

GEODEZJA S.C.
USŁUGI GEODEZYJNO - KARTOGRAFICZNE
ul. Krótka 6, 34-471 Łudźmierz

UKŁAD ODNIESIENIA WYSOKOŚCI: PL-EVRF-2007-NH

Granice działek określono na podstawie obowiązujące,

mapy EGI.B.

Mapa nie może służyć do celów rozgraniczeniowych.

Nie wyklucza się istnienia urządzeń podziemnych

które z powodu nie zgłoszenia ich do inwentaryzacji nie zostały przedstawione na niniejszej mapie.

5.

Identyf. zgłoszenia prac geodezyjnych


STAROSTA NOWOTARSKI
14-400 Nowy Targ, ul. B. Wstydlivego 14

GK.6640.8199.2025_1
z dn. 02.04.2026 r.

Geodezyjno-Kartograficzne

GEODETA UPRAWNIONY
A. Irbas

mgr inż. Agnieszka Urban
34-471 Łużmierz, ul. Krótka 6

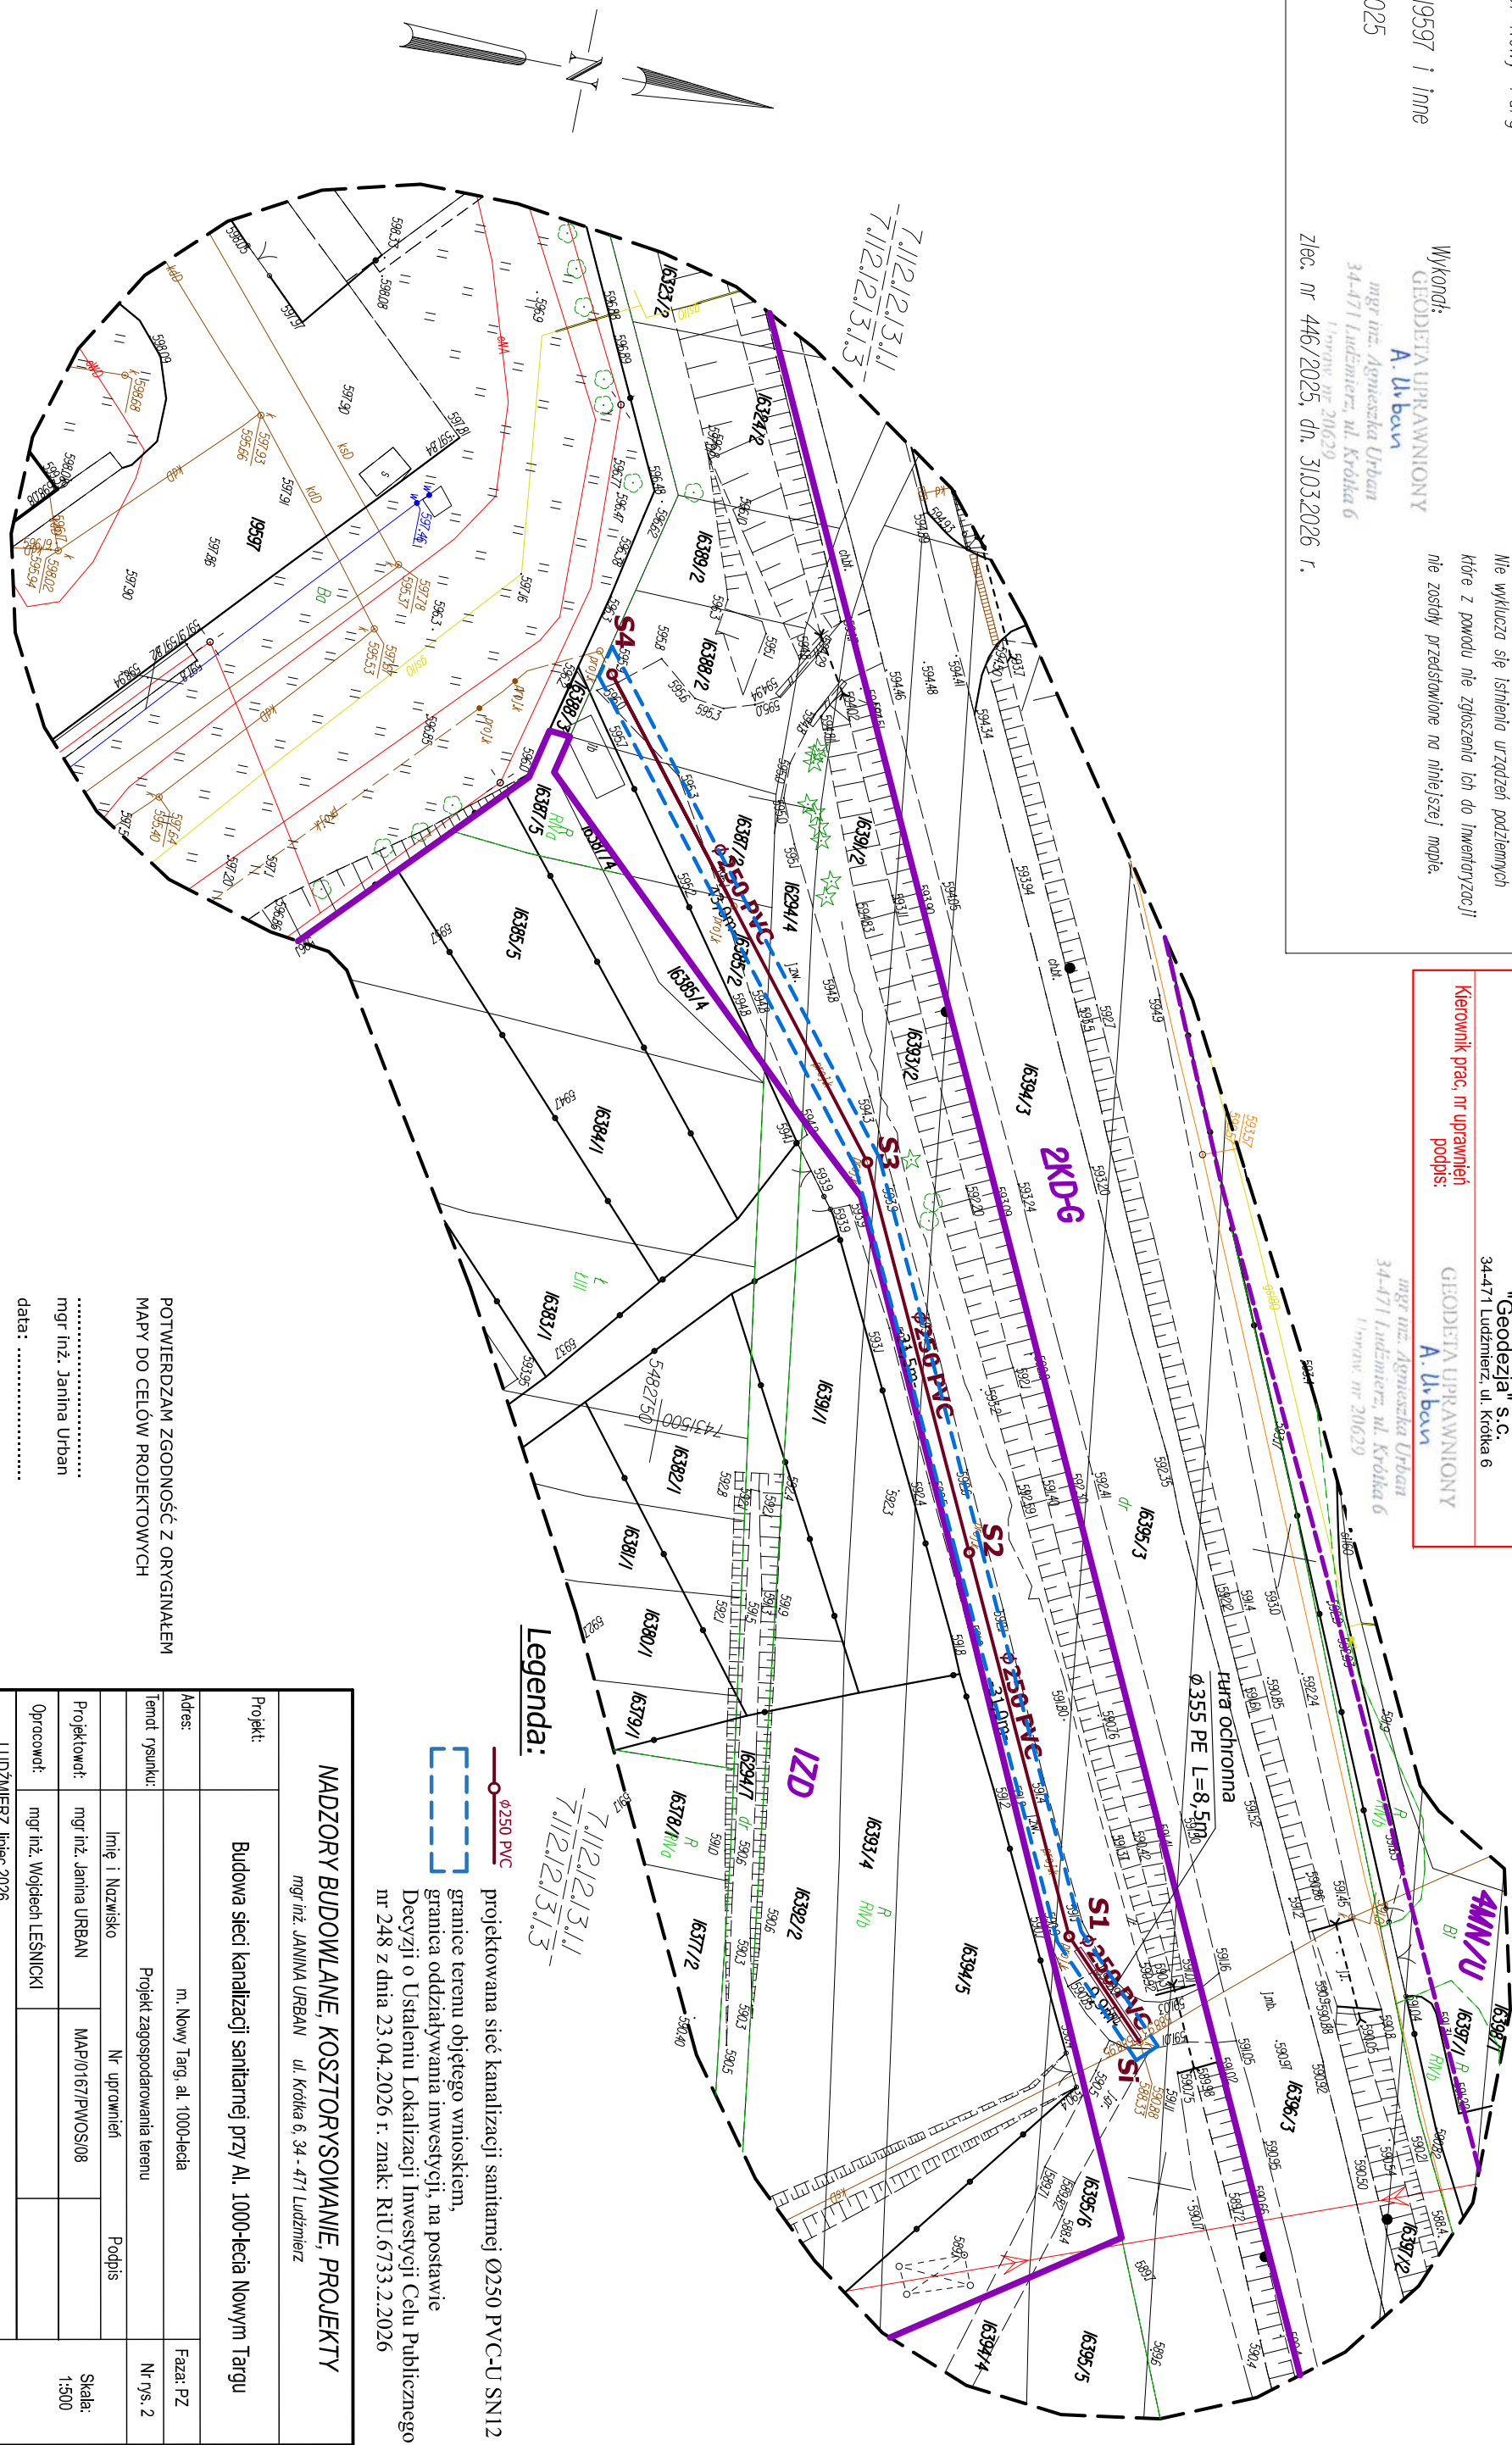

Legenda:

projektowana sieć kanalizacji sanitarnej Ø250 PVC-U SN12

granicie terenu objętego wnioskiem

granica oddziaływania inwestycji, na podstawie

nr 248 z dnia 23.04.2026 r. znak: RiU.6733.2.2026

NADZORY BUDOWLANE, KOSZTORYSOWANIE, PROJEKTY			
mgr inż. JANINA URBAN ul. Kołka 6, 34 - 471 Ludźmierz			
Projekt:	Budowa sieci kanalizacji sanitarnej przy Al. 1000-lecia Nowym Targu		
Adres:	m. Nowy Targ, al. 1000-lecia		Faza: PZ
Temat rysunku:	Projekt zagospodarowania terenu		Nr rys. 2
	Imię i Nazwisko	Nr uprawnień	Podpis
Projektował:	mgr inż. Janina URBAN	MAP/0167/PWOS/08	
Opracował:	mgr inż. Wojciech LEŚNICKI		
LUDŹMIERZ, lipiec 2026			Skala: 1:500