

GEODEZJA S.C.
USŁUGI GEODEZYJNO - KARTOGRAFICZNE
ul. Krótka 6, 34-471 Ludźmierz
UKŁAD ODNIESIENIA WYSOKOŚCI: PL-EVRF2007-NH
UKŁAD WSP. POZIOMYCH: PL-2000 strefa 7


SKALA 1:500

KM: 7.112.12.13.11, 7.112.12.13.13

Nie wyklucza się istnienia urządzeń podziemnych
które z powodu nie zgłoszenia ich do inwentaryzacji
nie zostały przedstawione na niniejszej mapie.

Wykonał: **GEODETA UPRAWNIIONY**
A. Urban
mgr inż. Agnieszka Urban
34-471 Łudźmierz, ul. Krótką 6
Uwaga nr 20639
zlec. nr 446/2025, dn. 07.01.2026 r.

GK.6640.8199.2025

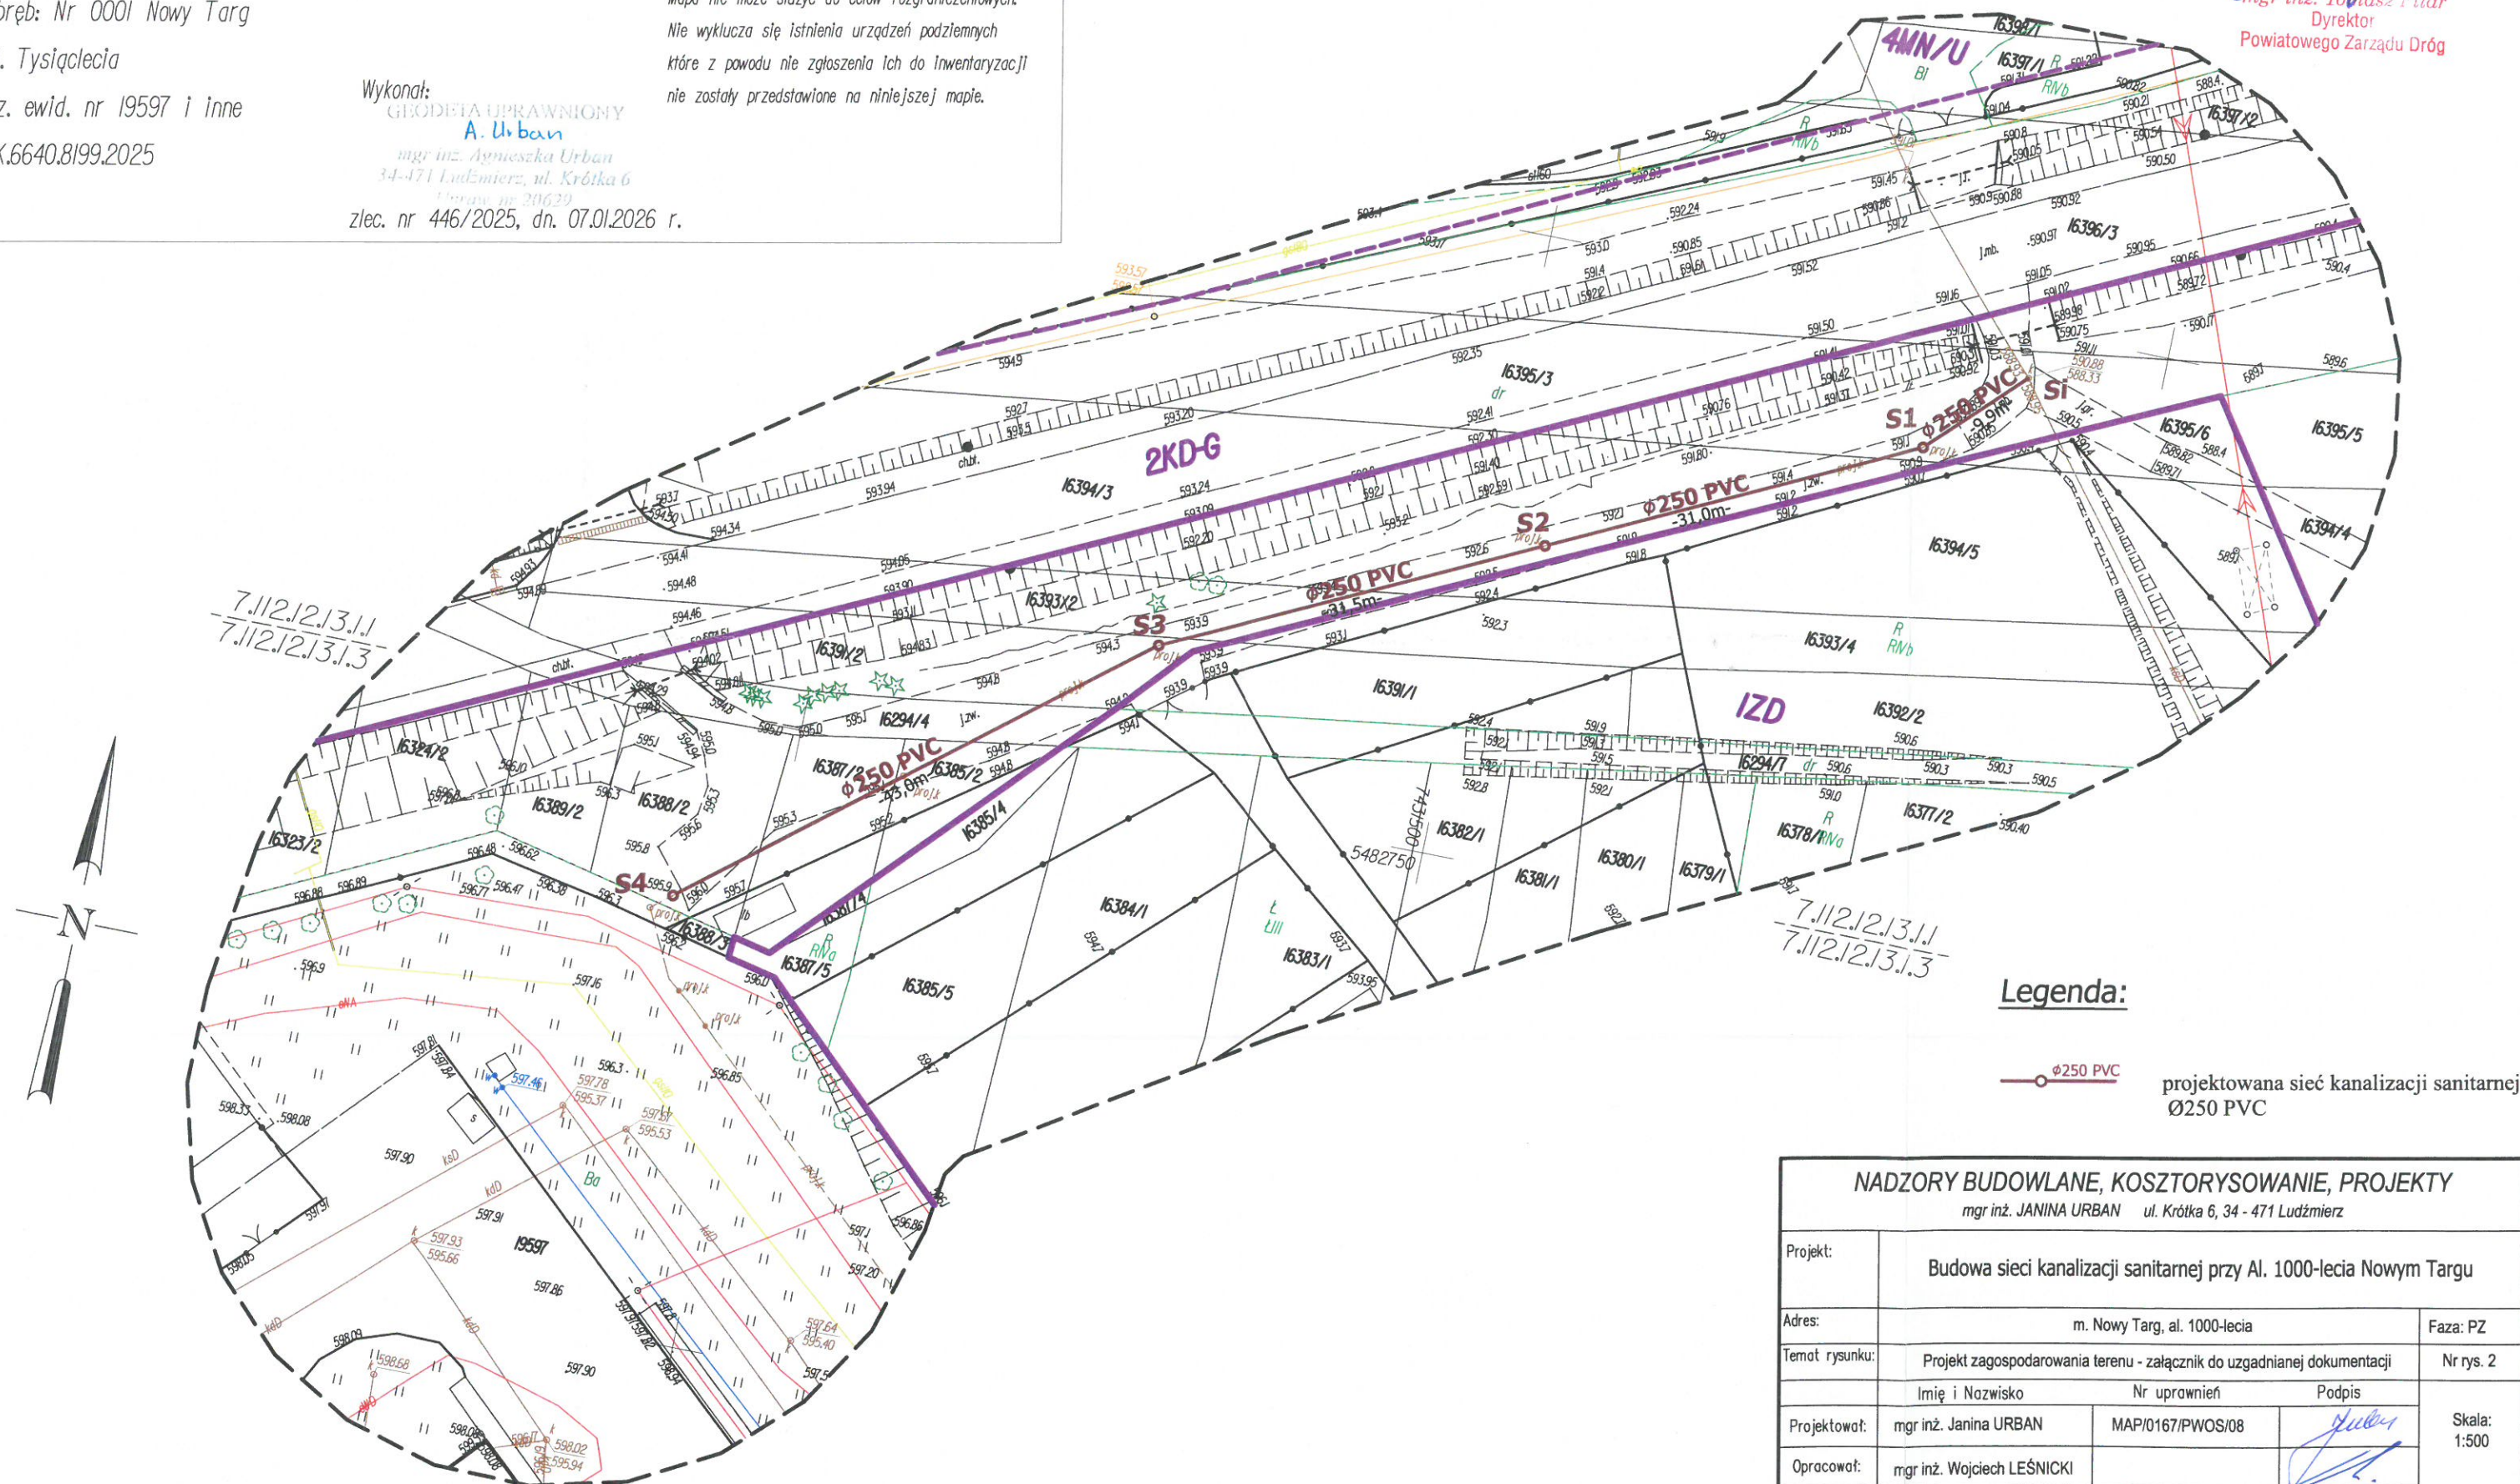

 
POWIATOWY ZARZĄD DRÓG
w Nowym Targu
34-400 Nowy Targ, ul. Szpitalna 14
tel. 18 266 28 28, 18 264 97 70
Załącznik do decyzji nr 95/14/2026
z dnia 03.03.2026

Z up. Zarządu Powiatu Nowotarskiego
mgr inż. Tomasz Pilar
Dyrektor
Powiatowego Zarządu Dróg

Legenda:

Ø250 PVC

projektowana sieć kanalizacji sanitarnej
Ø250 PVC

NADZORY BUDOWLANE, KOSZTORYSOWANIE, PROJEKTY mgr inż. JANINA URBAN ul. Krótka 6, 34 - 471 Łudźmierz			
Projekt:	Budowa sieci kanalizacji sanitarnej przy Al. 1000-lecia Nowym Targu		
Adres:	m. Nowy Targ, al. 1000-lecia		Faza: PZ
Temat rysunku:	Projekt zagospodarowania terenu - załącznik do uzgadnianej dokumentacji		Nr rys. 2
	Imię i Nazwisko	Nr uprawnień	Podpis
Projektował:	mgr inż. Janina URBAN	MAP/0167/PWOS/08	
Opracował:	mgr inż. Wojciech LEŚNICKI		
ŁUDŹMIERZ, marzec 2026			
			Skala: 1:500